


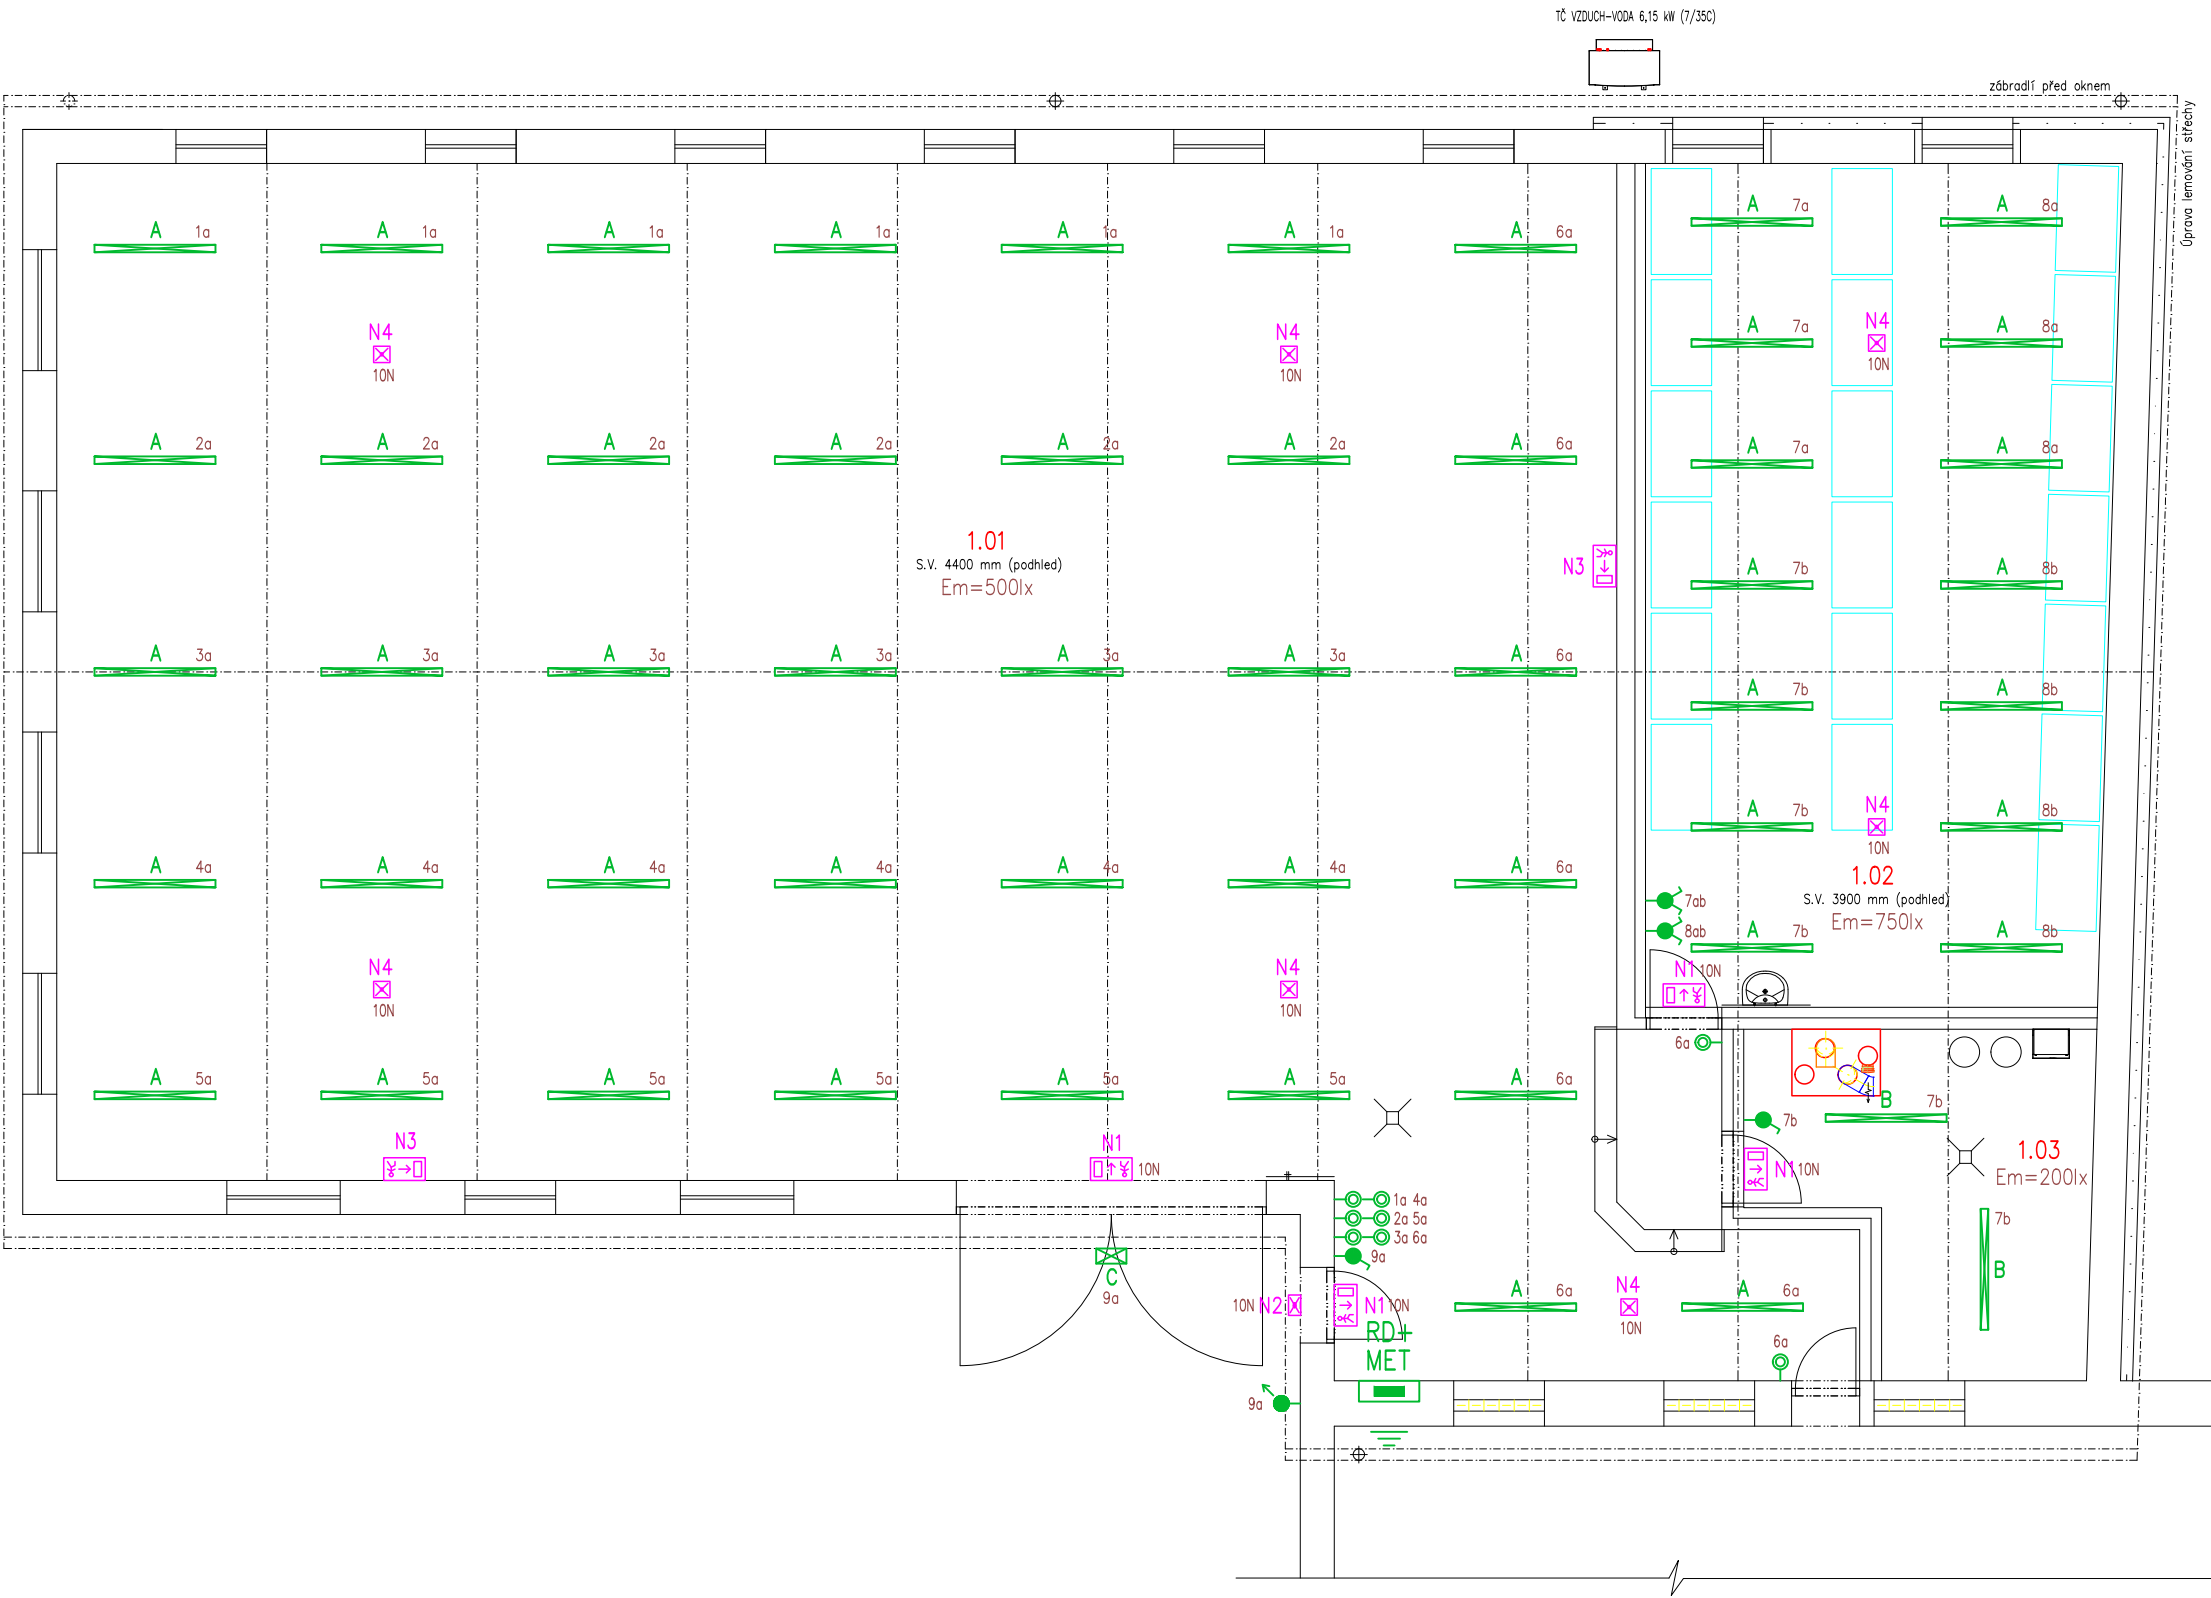

Tabulka místností		
Číslo	Název	Plocha [m²]
1.01	UČEBNA-DÍLNÝ PRAXE	297,57
1.02	UČEBNA-DÍLNÝ PRAXE	70,99
1.03	KOTELNA	18,13

LEGENDA ELEKTROINSTALACE

- Kabeláž provedena kabely CYKY v podhledu a pod omítkou
Napájení LED svítidel – CYKY-J 3(5)x1,5
Ovládání spínači v zázemí – CYKY-O 3x1,5
- Tlačítko č.1/0 do vlhka, polozapuštěný, bílý, IP54, +1,2m (ovládání přes impulsní relé)
- Vypínač č.1 do vlhka, polozapuštěný, bílý, IP54, +1,2m
- Přepínač č.5 do vlhka, polozapuštěný, bílý, IP54, +1,2m
- Spínač automatický se snímačem pohybu 180°/12m, nástěnný, 230V/1200W, 1x relé, IP44

LEGENDA SVÍTIDEL

- A Přisazené LED svítidlo 53,7W/7780lm, 4000K, Ra>80, IP66, IK08, kryt a základový žlab z průhledného polykarbonátu (PC), viz. výkaz výměr
- B Přisazené LED svítidlo 52,7W/6790lm, 4000K, Ra>80, IP66, IK08, těleso šedý polykarbonát, difuzor opálový polykarbonát, viz. výkaz výměr
- C Nástěnné LED svítidlo 25W/2910lm, 4000K, Ra>80, IP65, IK10, základna tlakově oděvaný hliník, těleso antracitový polykarbonát, viz. výkaz výměr
- N1 Nouzové nástěnné LED svítidlo 2,5W/14xLED s piktogramem, IP65, 1h nouz. modul, pro teploty –15°C–40°C, +2,5m viz. výkaz výměr
- N2 Nouzové nástěnné LED svítidlo 5,0W/351lm, IP65, bez piktogramu, asymetrická optika, 1h nouz. modul, pro teploty –15°C–40°C, viz. výkaz výměr
- N3 Fotoluminiscenční tabulka se směrem úniku
- N4 Nouzové přisazené LED svítidlo 5,0W/418lm, IP65, bez piktogramu, prostorová optika, 1h nouz. modul, pro teploty –15°C–40°C, viz. výkaz výměr

ROZVODNÁ SOUSTAVA : 3NPE~50Hz,400V/TN–C–S
OCHRANA PŘED ÚRAZEM EL.PROUDEM DLE ČSN 33 2000–4–41 ed.3
AUTOMATICKÝM ODPOJENÍM OD ZDROJE
+ DOPLŇKOVÁ OCHRANA PROUDOVÝM CHRÁNIČEM max.30mA.
+ OCHRANNÝM DOPLŇUJÍCÍM POSPOJOVÁNÍM

Upozornění : Při souběhu kabelů do 1000V s vedením sdělovacím je nutno dodržet odstup min. 20cm!!!

NÁZEV A MÍSTO AKCE : STAVEBNÍ ÚPRAVY DÍLEN PRAXE ŽÁKŮ ŠKOLY k.ú. OPAVA–PŘEDMĚSTÍ (711578), p.č. 548/6			INDETAIL s.r.o. Projektování elektrických zařízení IČ: 06717390, DIČ: CZ06717390 Zacpalova 379/27, 746 01 Opava Tel.: +420 605 521 889 E-mail: kamil.kratky@seznam.cz		
INVESTOR : Střední průmyslová škola stavební, Opava, příspěvková organizace Mírová 630/3, Předměstí, 74601 Opava			ZODPOVĚDNÝ PROJEKTANT :	Č.PARÉ.	
			KAMIL KRÁTKÝ, ČKAIT 1102773	1	2 3
PROFESE : D.1.4 – Technika prostředí staveb D.1.4.4 – Zařízení silnoprroudé elektrotechniky			PODPIS :	4	5 6
			PROJEKTANT PROFESE :	7	8 9
NÁZEV VÝKRESU : Umělé a nouzové osvětlení v 1.NP			LUKÁŠ KRÁTKÝ	Č.VÝKR.	
			PODPIS :		
			STUPEŇ PD : DSP+DPS	D.1.4.4–02	
			MĚŘÍTKO : 1:100		
			DATUM : ČERVEN 2023		